 




全体平面図 S=1:5,000

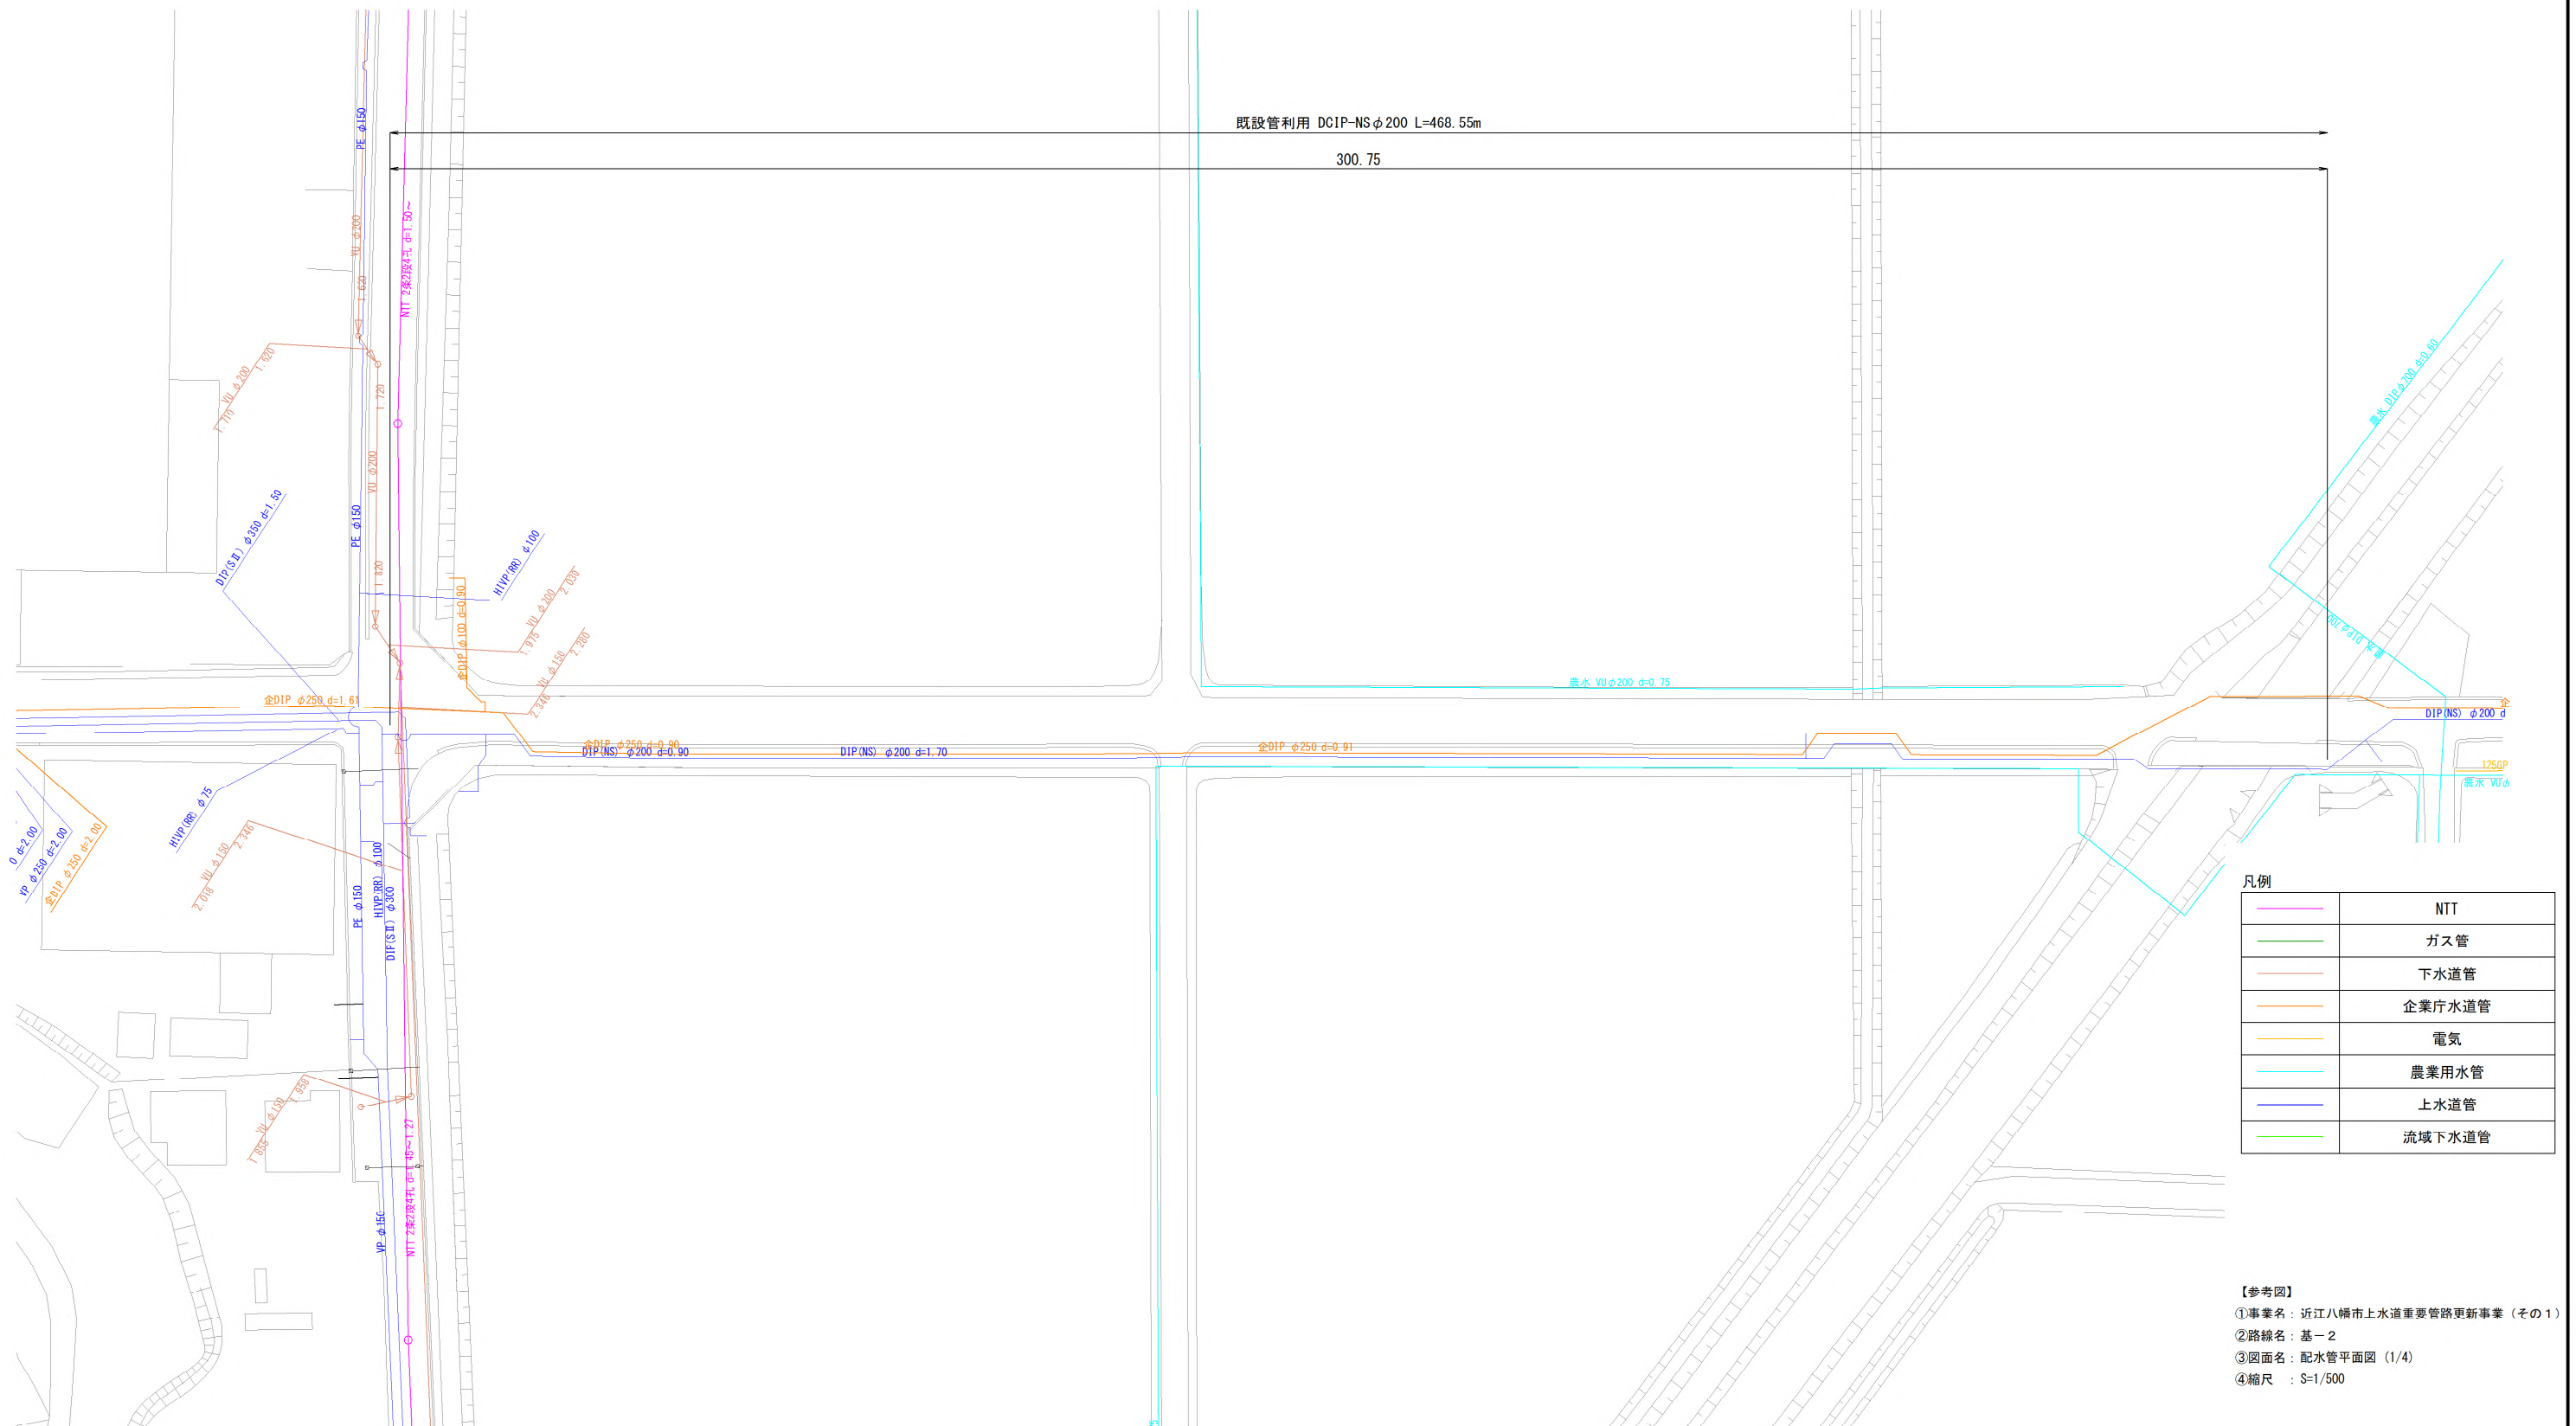

- 【参考図】
- ①事業名：近江八幡市上水道重要管路更新事業（その1）
 - ②路線名：基-2
 - ③図面名：全体平面図
 - ④縮尺：S=1/5,000

配水管平面图 (1/4) S=1:500

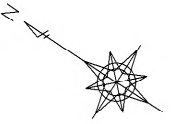

【参考図】



①事業名： 近江八幡市上水道重要管路更新事業（その１）

②路線名： 基－２



③図面名： 配水管平面図（１／４）

④縮尺： $S=1/500$

配水管平面图 (2/4) S=1:500

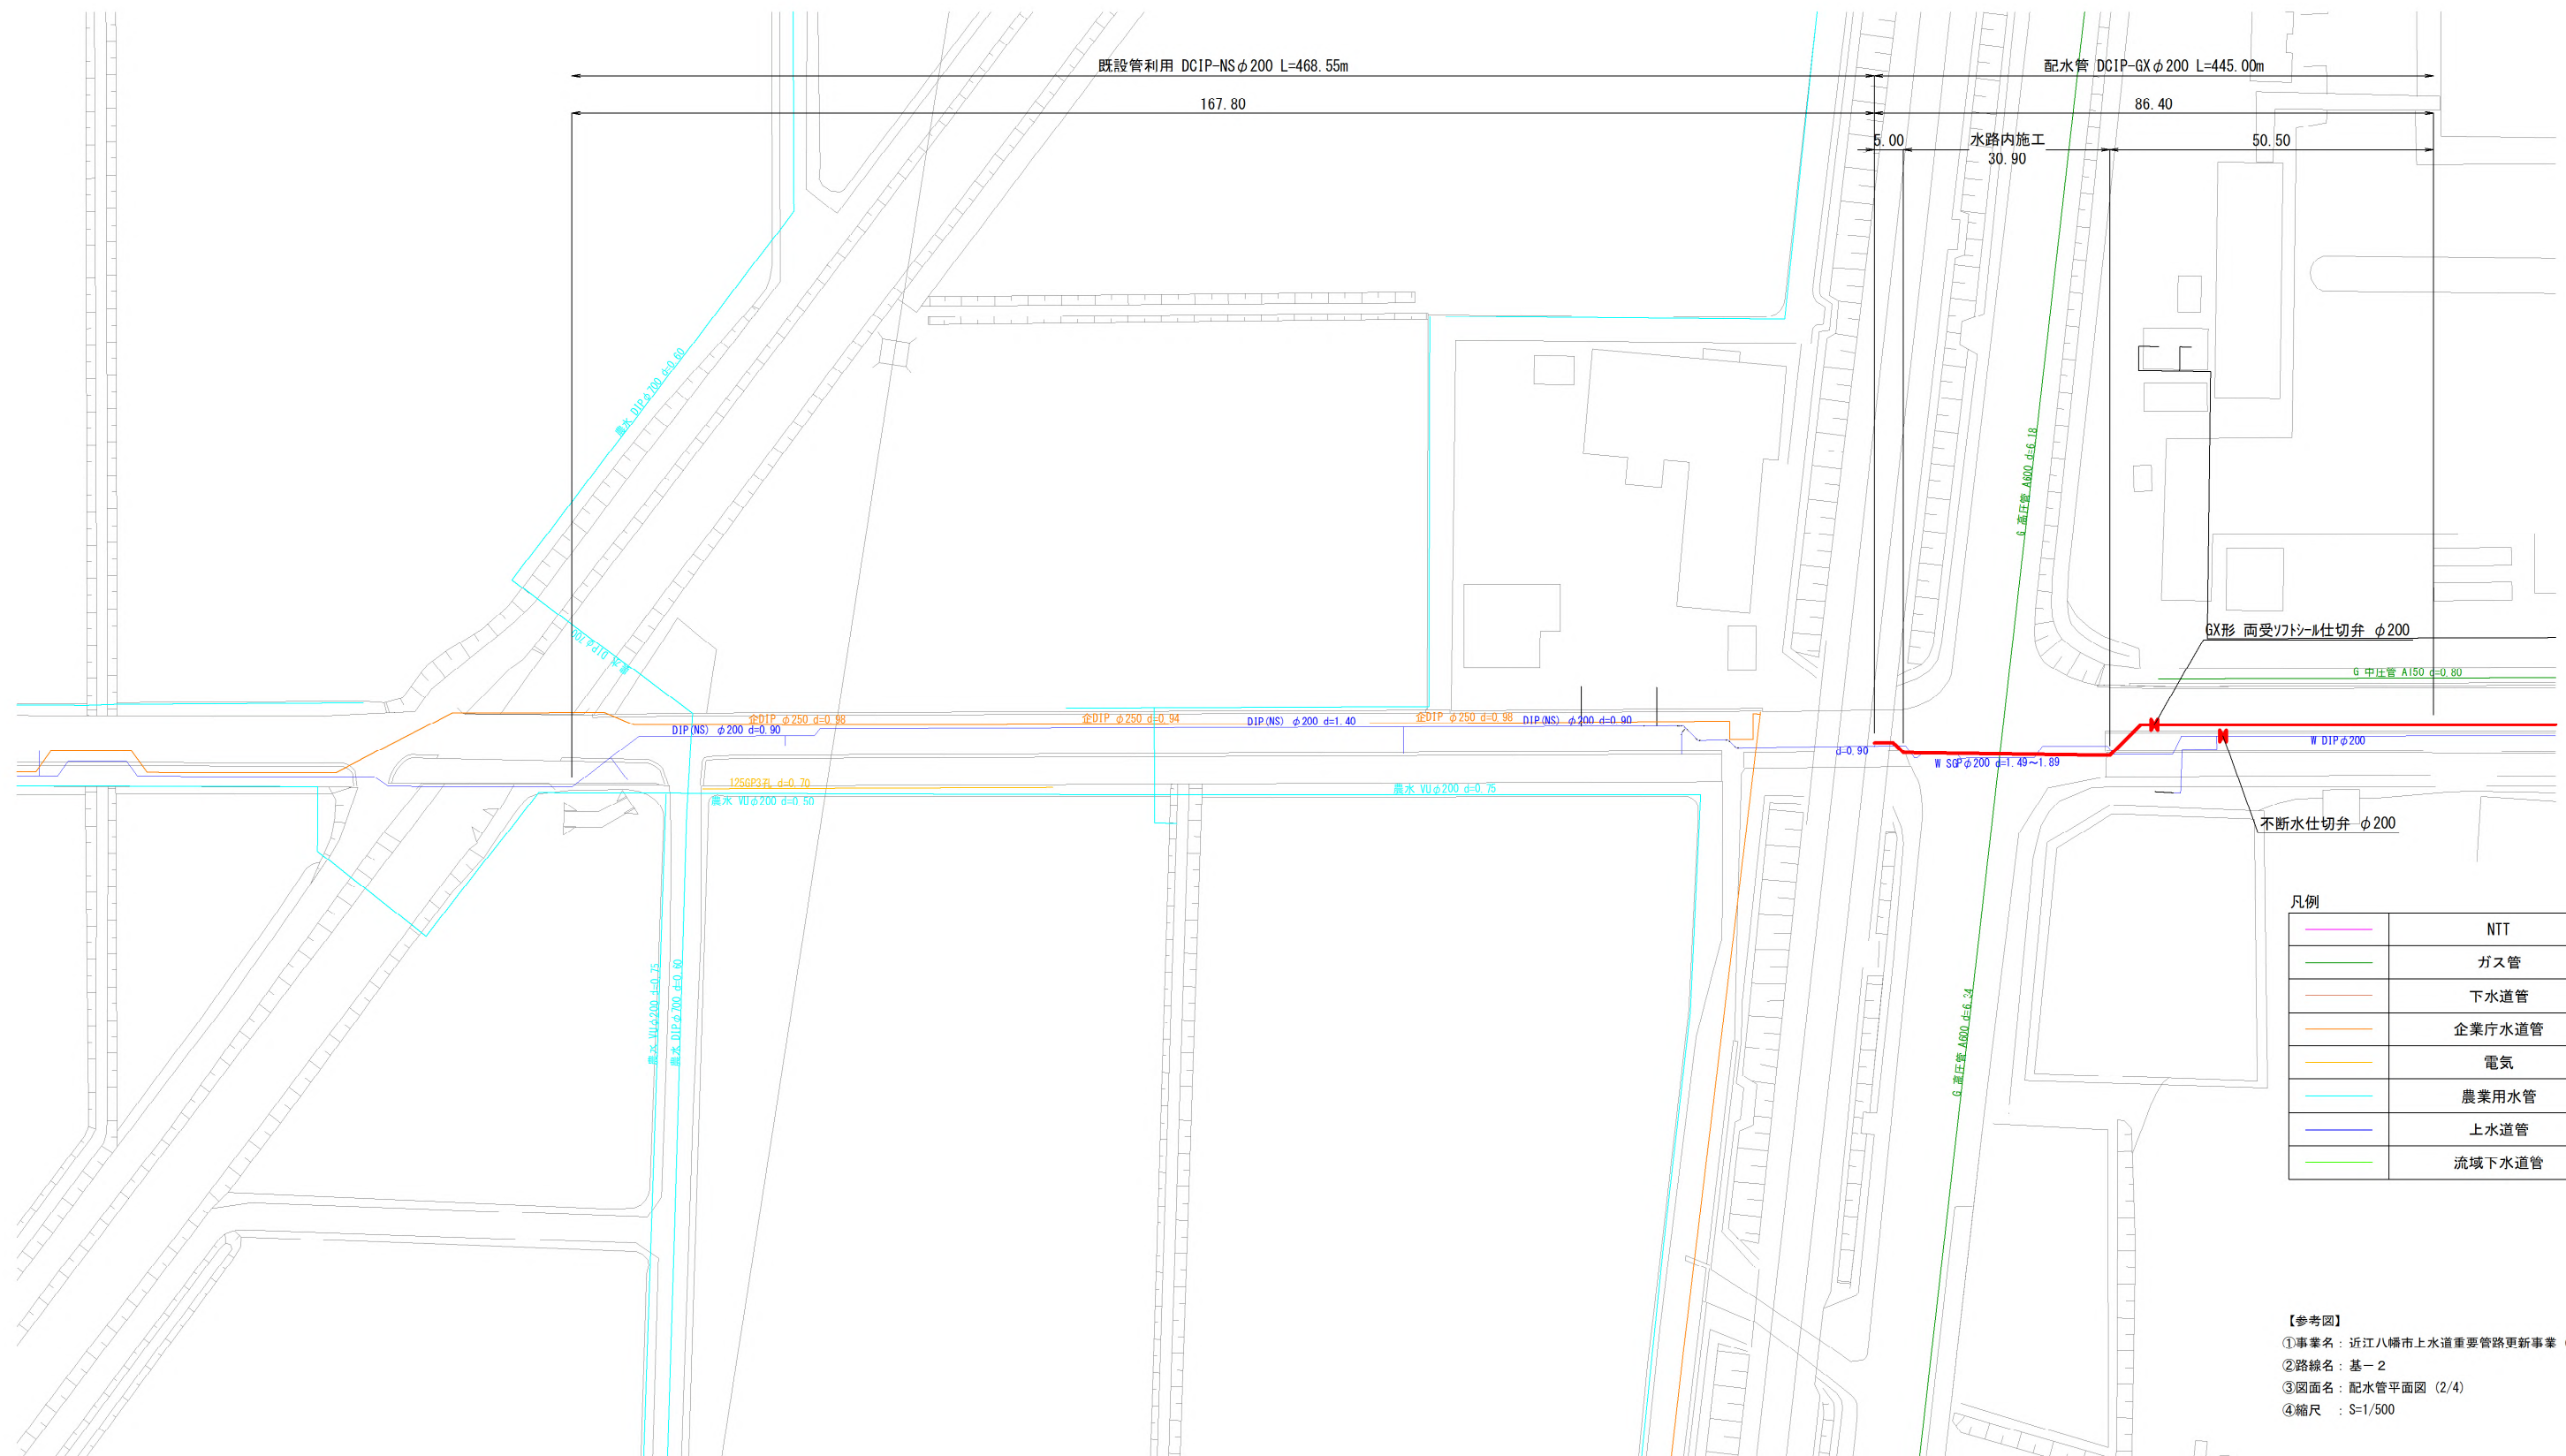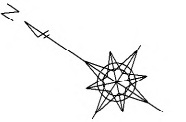

配水管平面図 (3/4) S=1:500

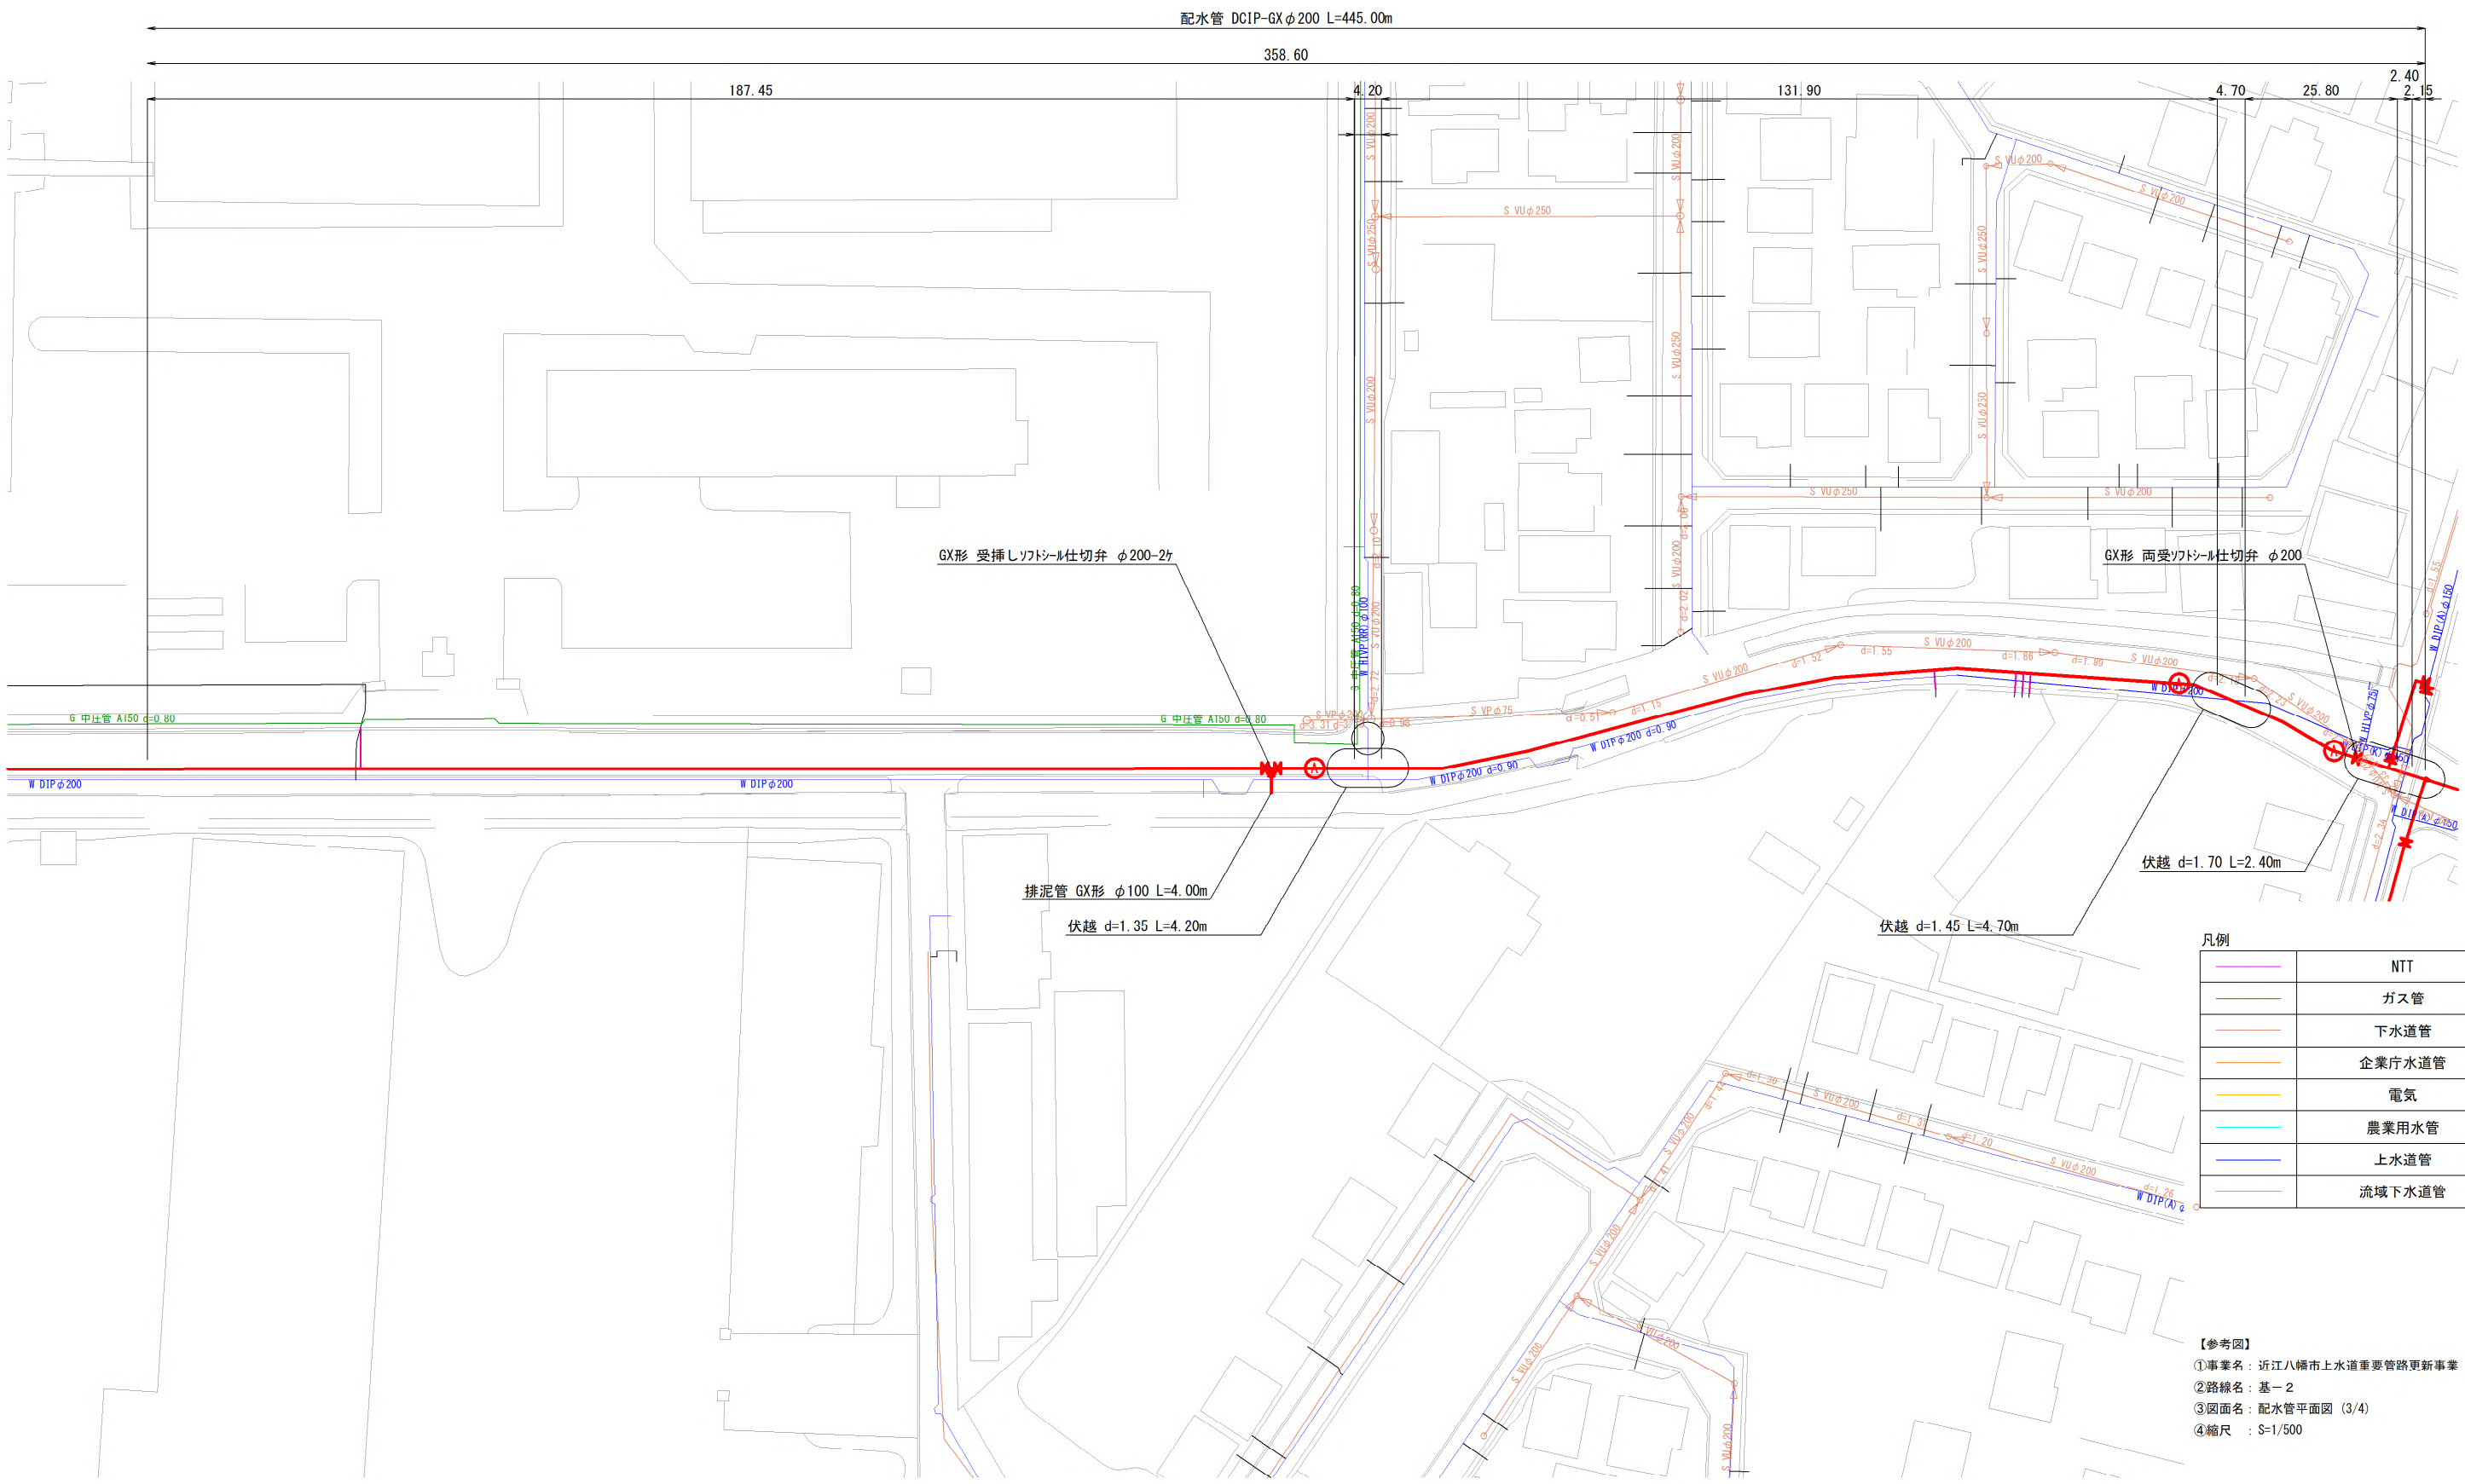
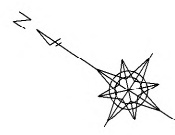


凡例

	NTT
	ガス管
	下水道管
	企業庁水道管
	電気
	農業用水管
	上水道管
	流域下水道管

【参考図】
①事業名：近江八幡市上水道重要管路更新事業（その1）
②路線名：基-2
③図面名：配水管平面図 (3/4)
④縮尺：S=1/500

 配水管平面図 (4/4) S=1:500

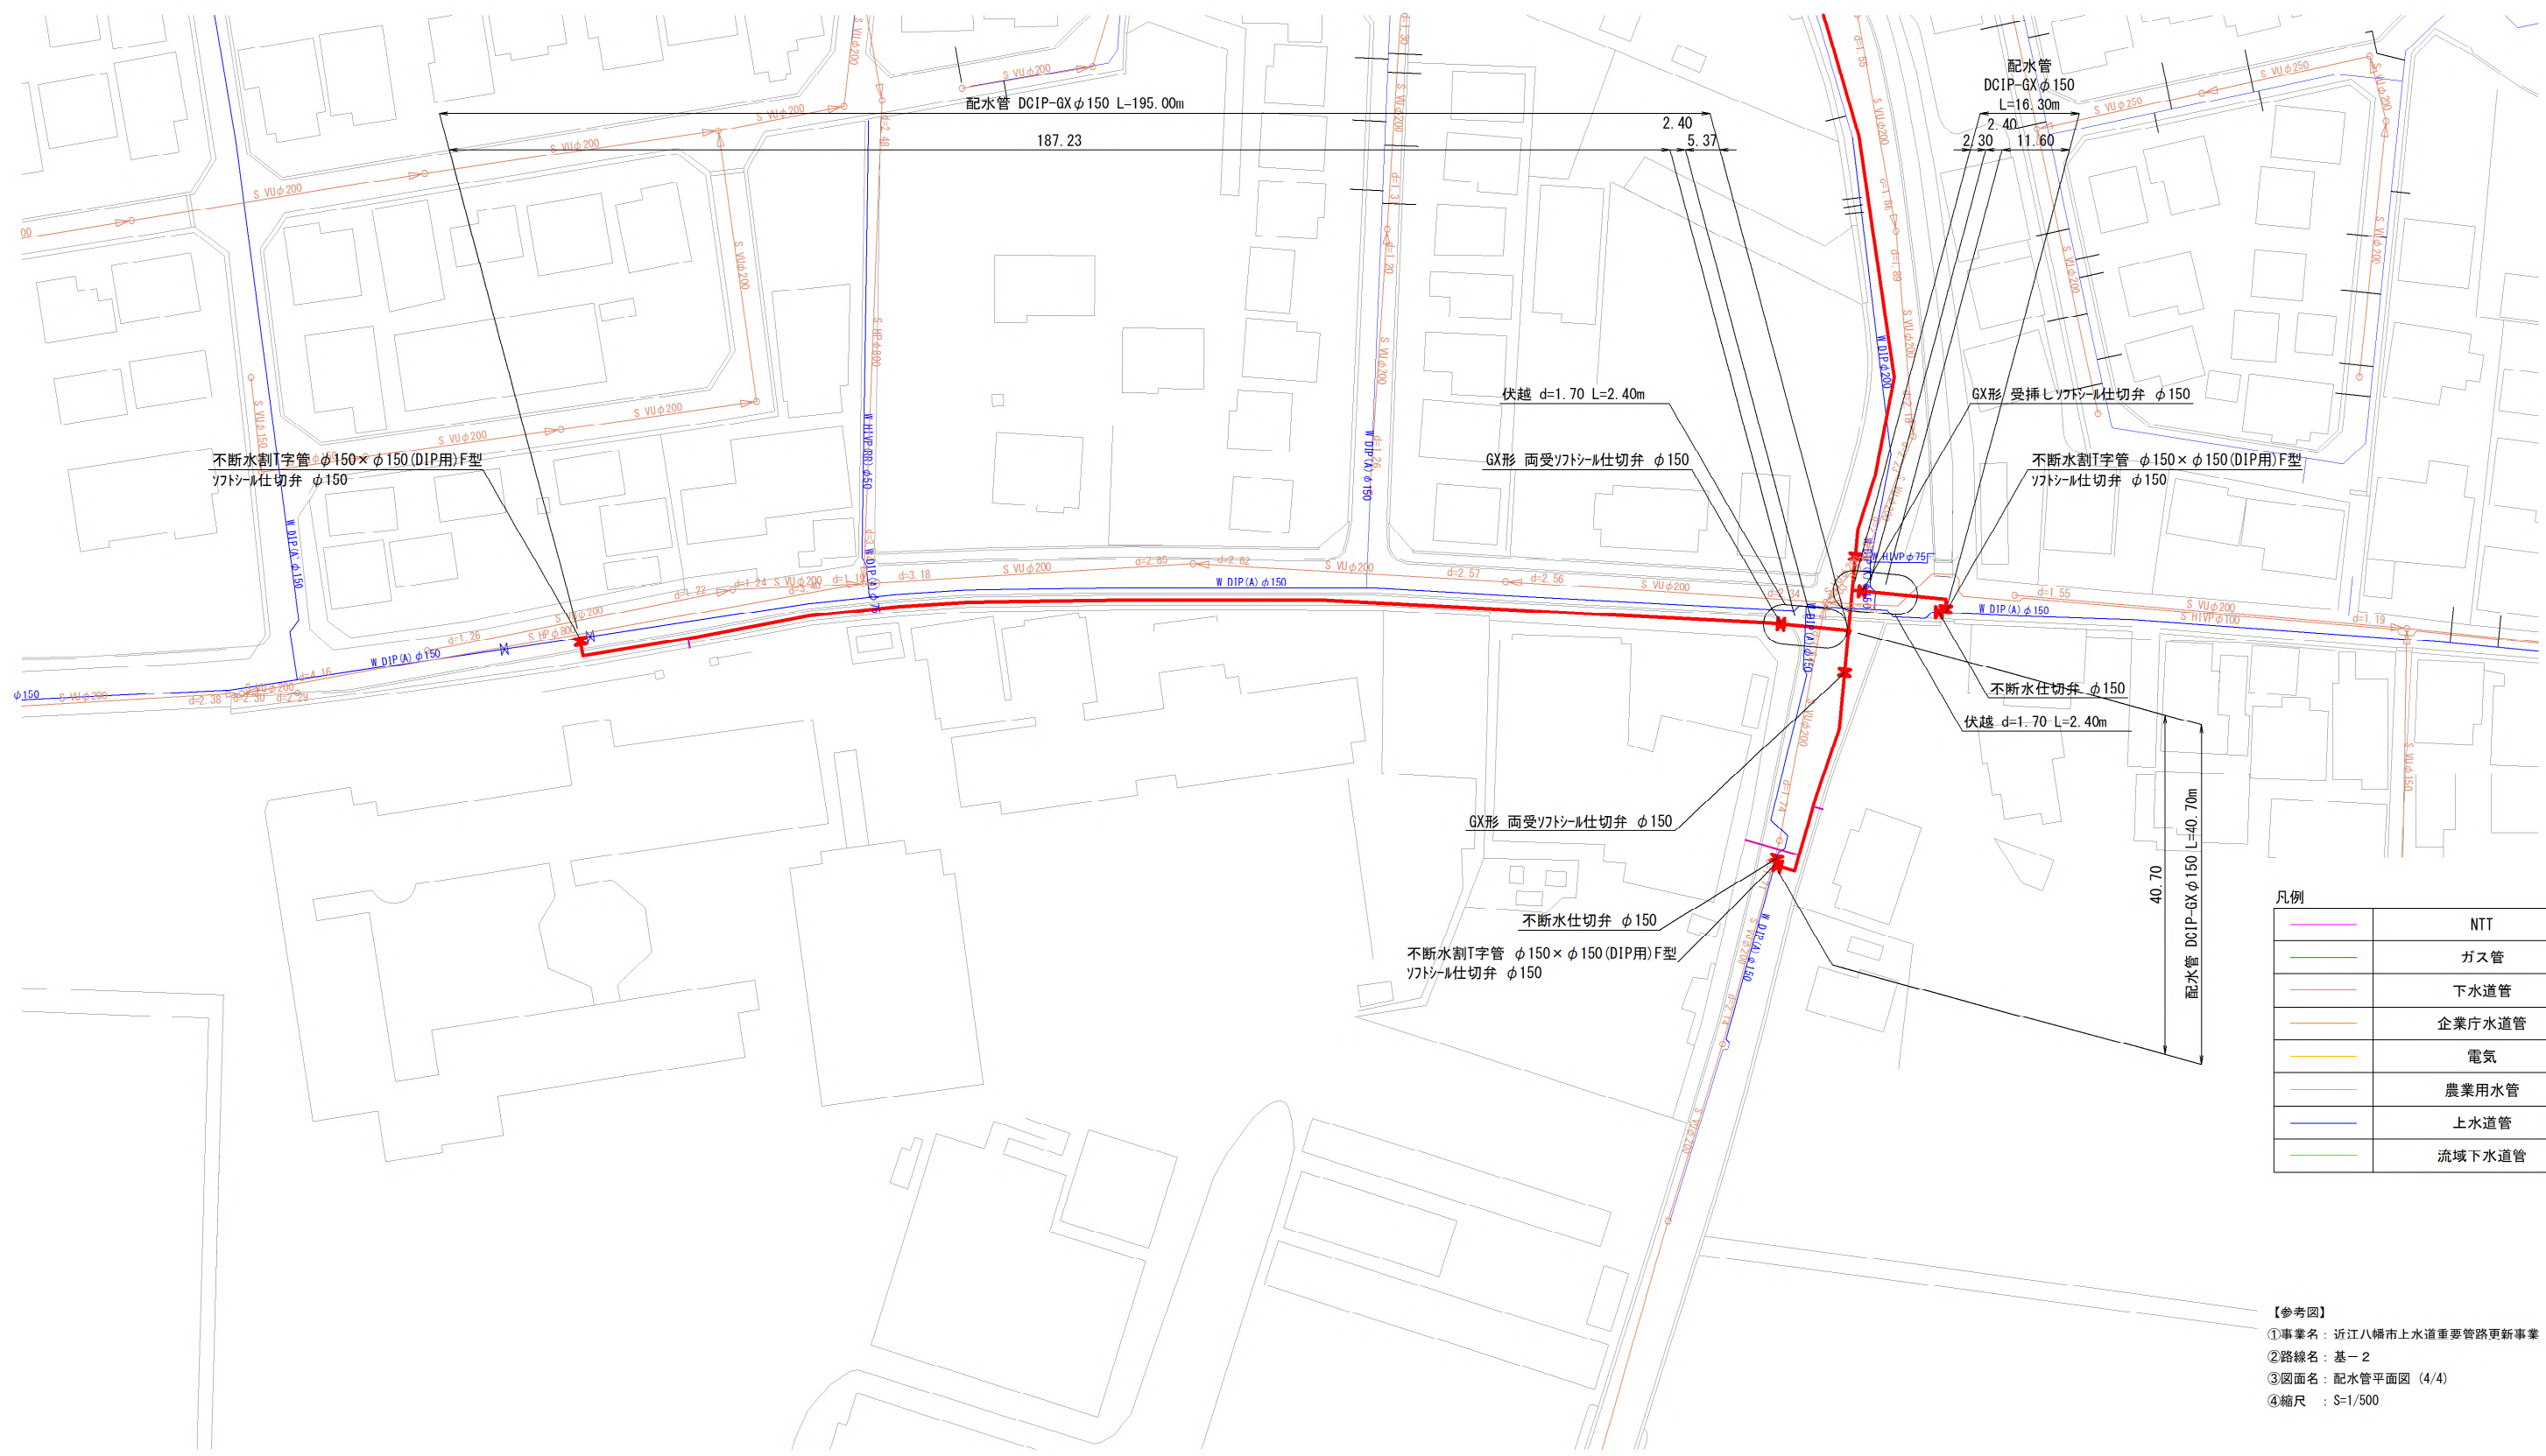

凡例

—	NTT
—	ガス管
—	下水道管
—	企業庁水道管
—	電気
—	農業用水管
—	上水道管
—	流域下水道管


【参考図】
①事業名：近江八幡市上水道重要管路更新事業（その1）
②路線名：基-2
③図面名：配水管平面図（4/4）
④縮尺：S=1/500

(参考図)





土工名	口径(D)	掘削幅(W)	d	H1	H2
土工-8	φ 170	600	800	970	840

(参考図)

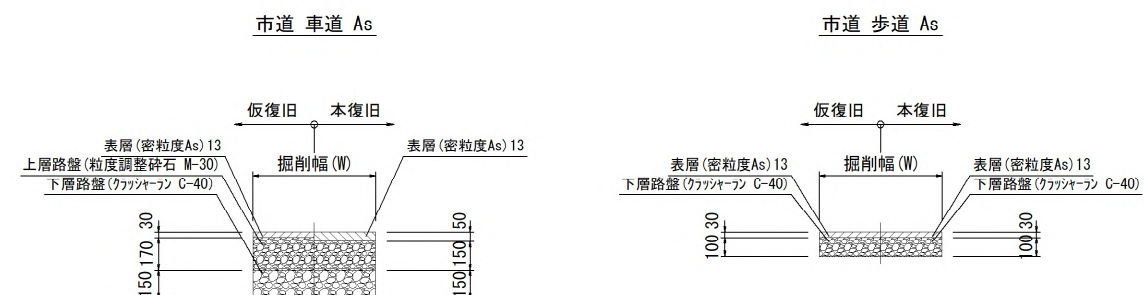

45

配水管撤去平面図(1/3) S=1:500

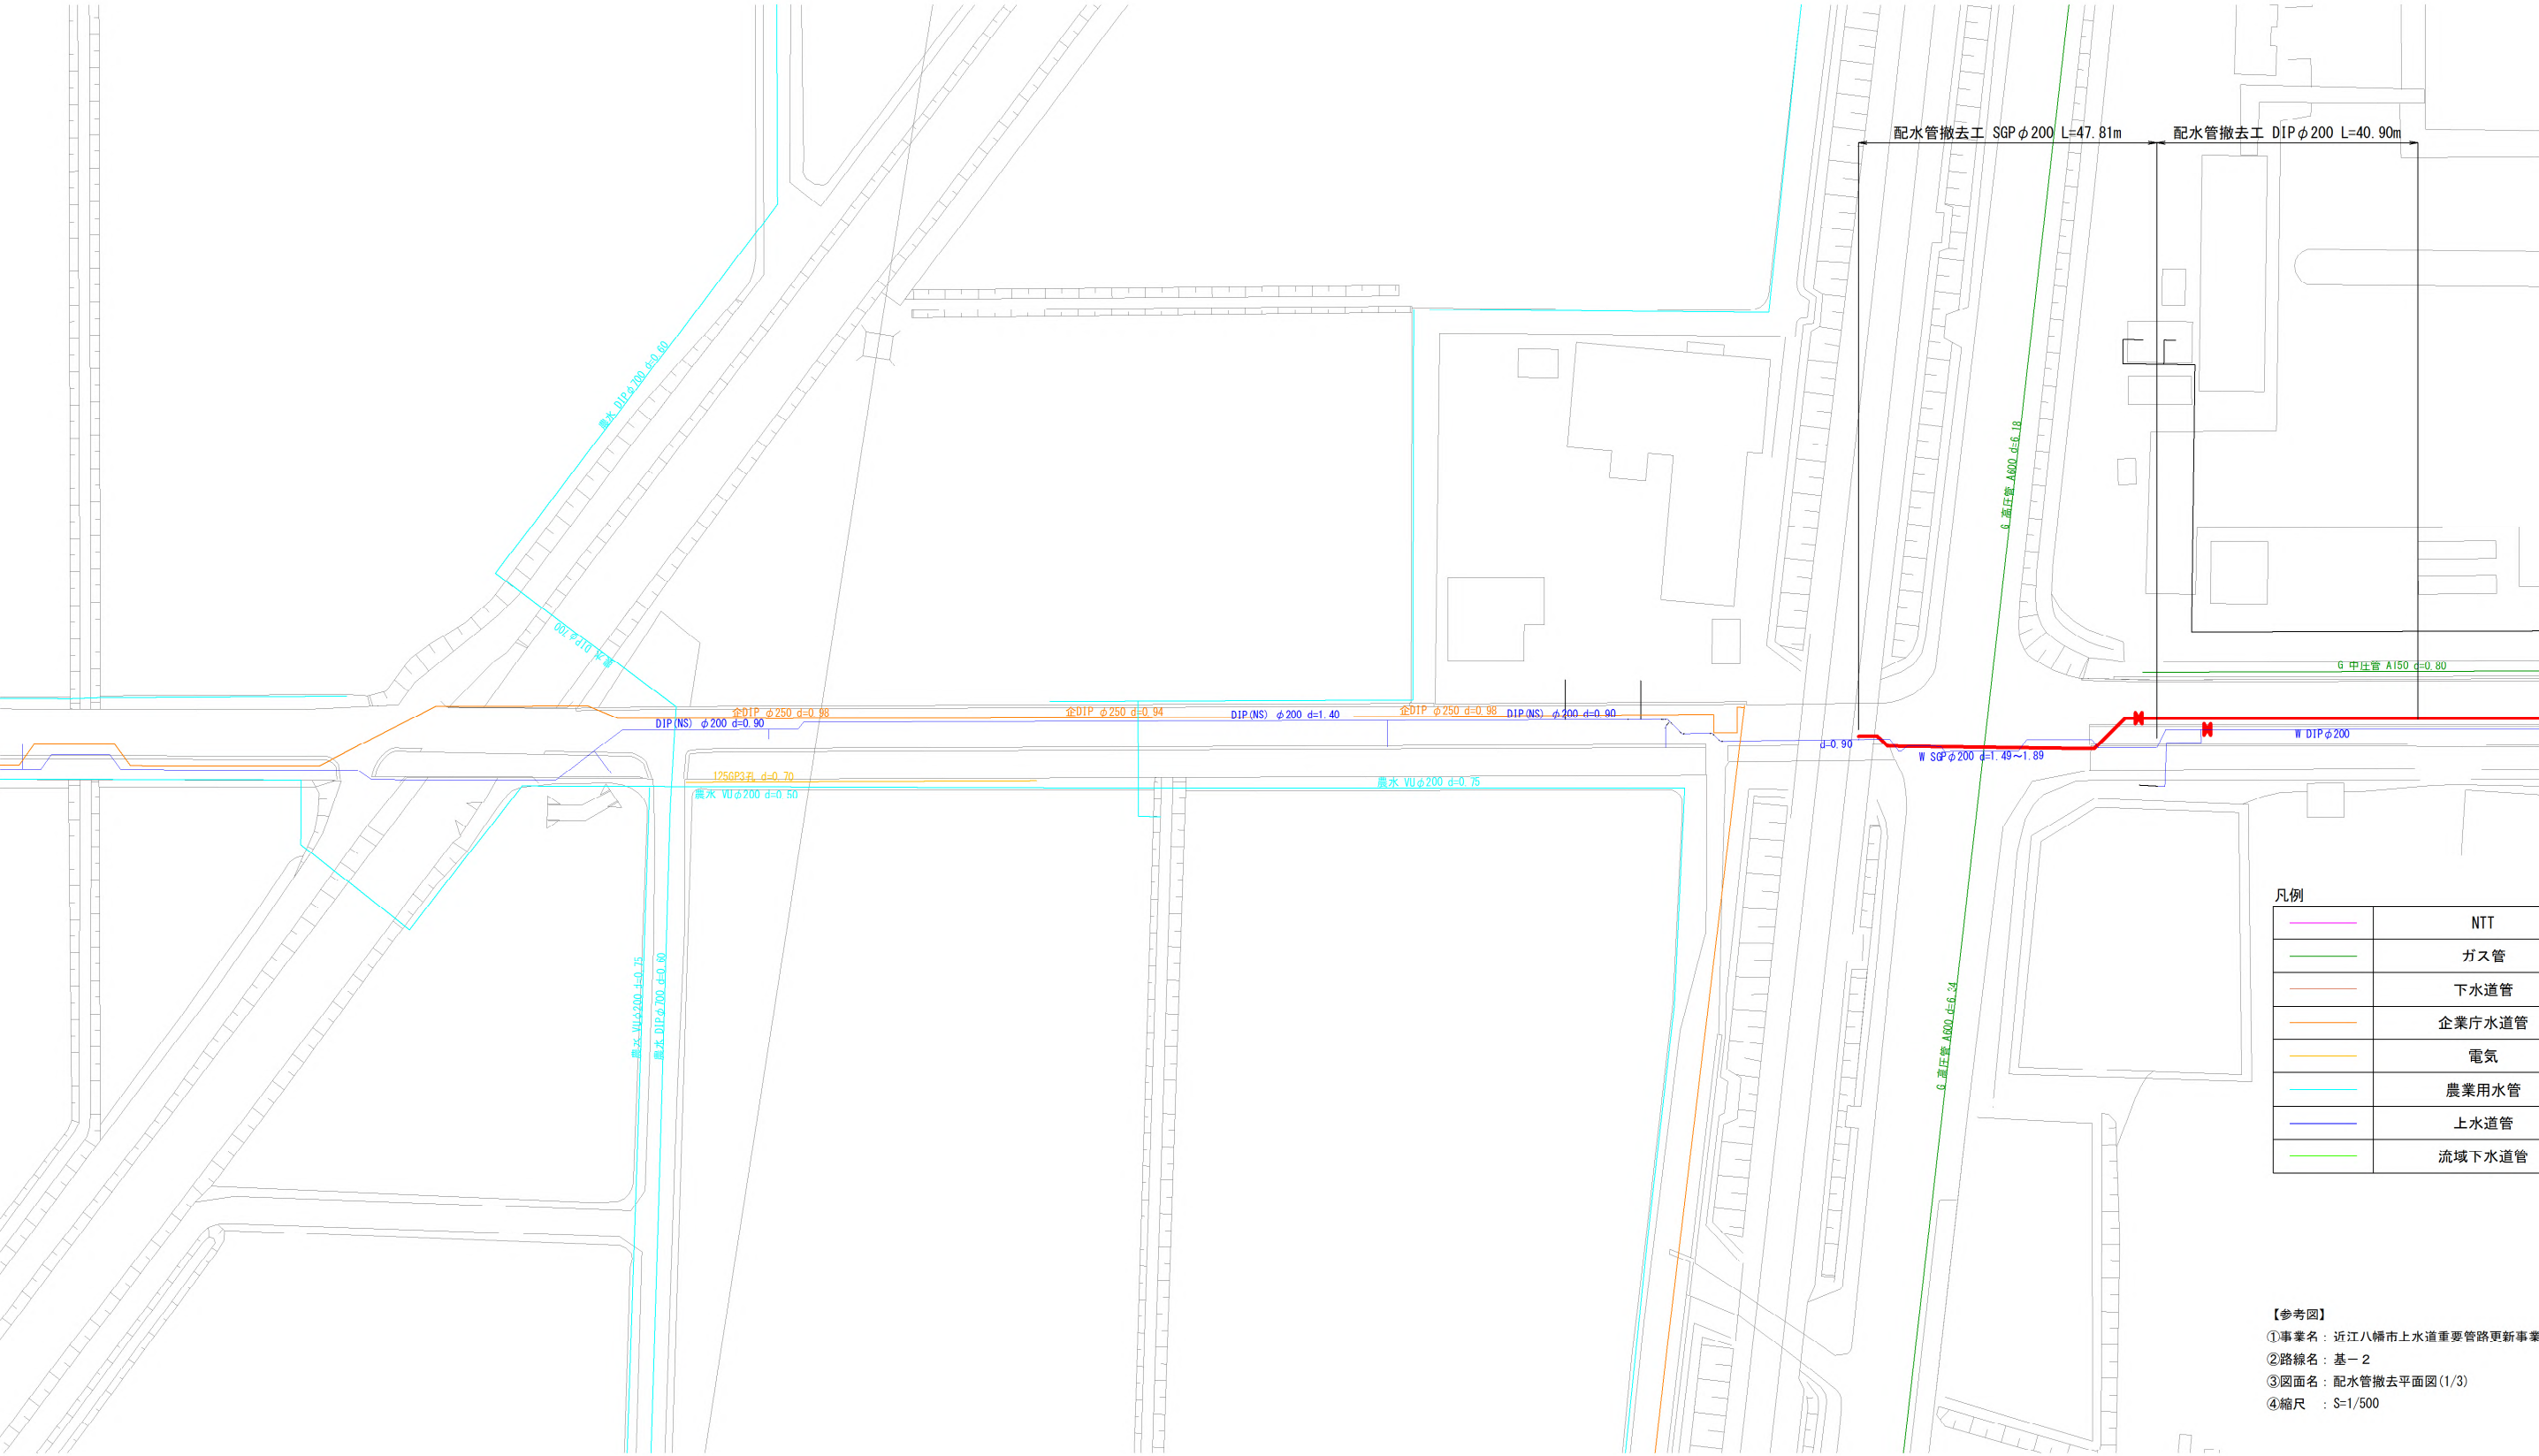
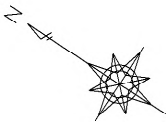


凡例

	NTT
	ガス管
	下水道管
	企業庁水道管
	電気
	農業用水管
	上水道管
	流域下水道管

【参考図】
①事業名：近江八幡市上水道重要管路更新事業（その1）
②路線名：基-2
③図面名：配水管撤去平面図(1/3)
④縮尺：S=1/500



配水管撤去平面図 (2/3) S=1:500

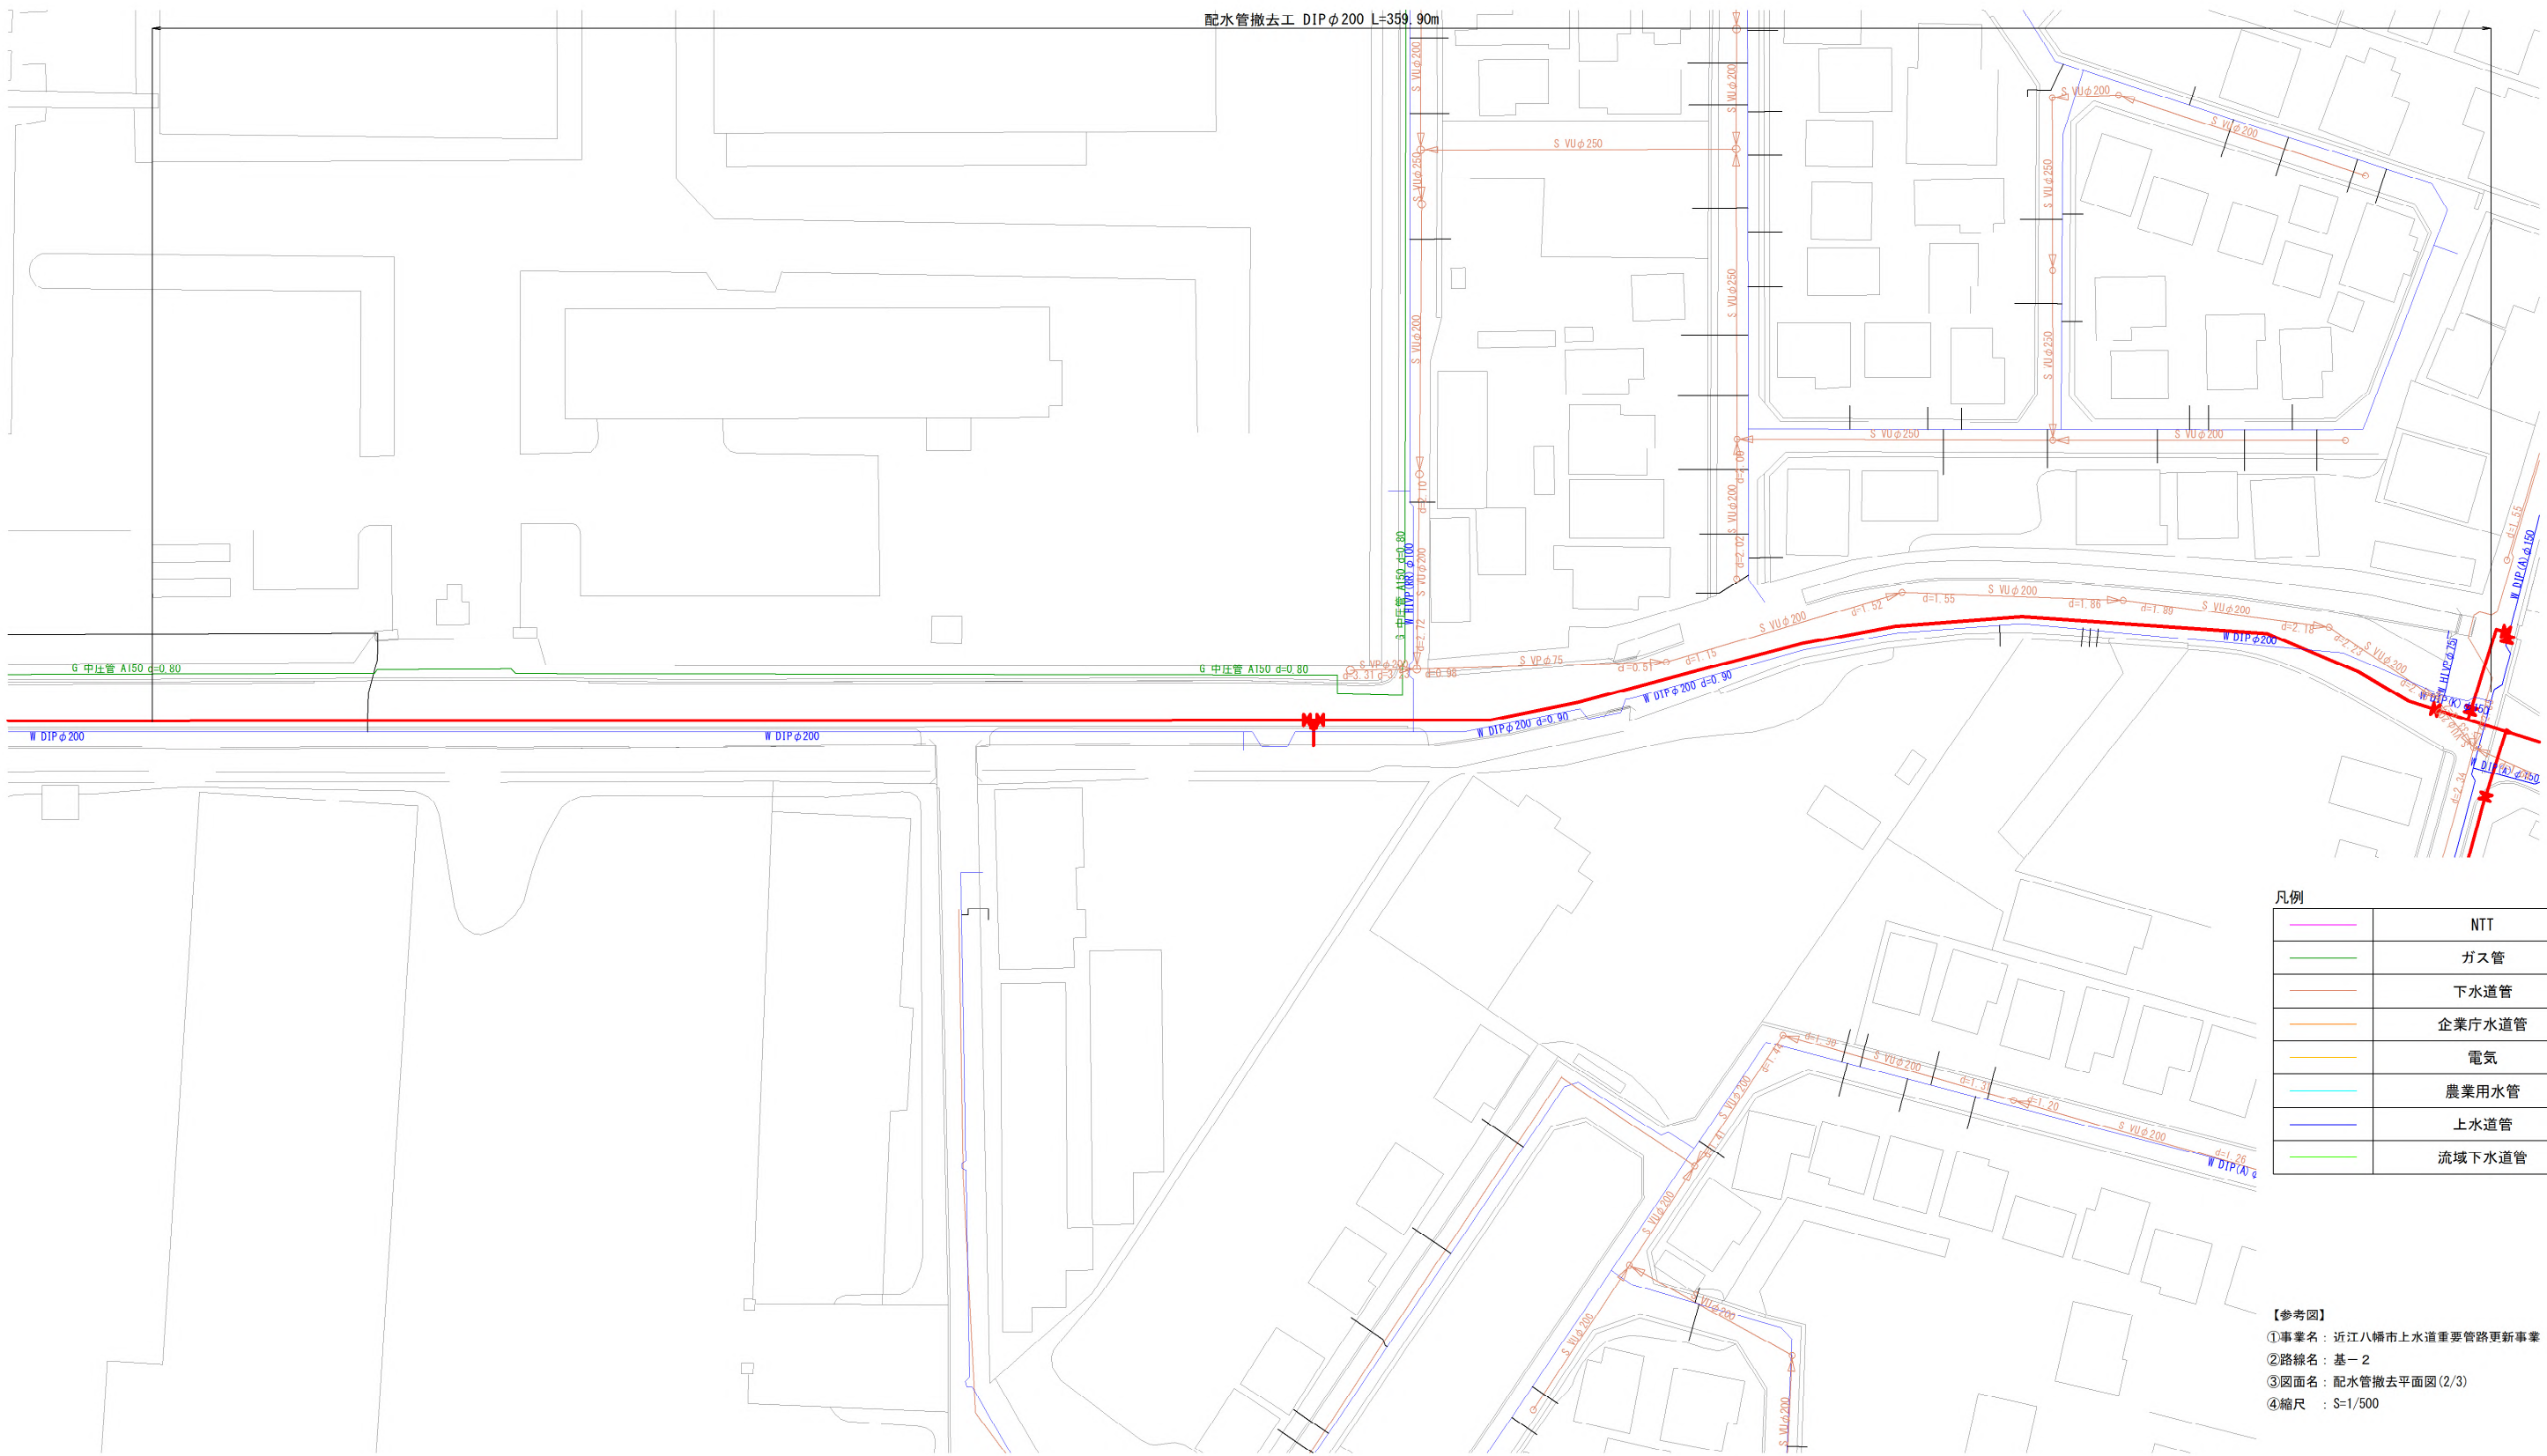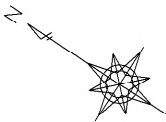

凡例	
NTT	
ガス管	
下水道管	
企業庁水道管	
電気	
農業用水管	
上水道管	
流域下水道管	

【参考図】
①事業名：近江八幡市上水道重要管路更新事業（その1）
②路線名：基-2
③図面名：配水管撤去平面図(2/3)
④縮尺：S=1/500

 配水管撤去平面図 (3/3) S=1:500

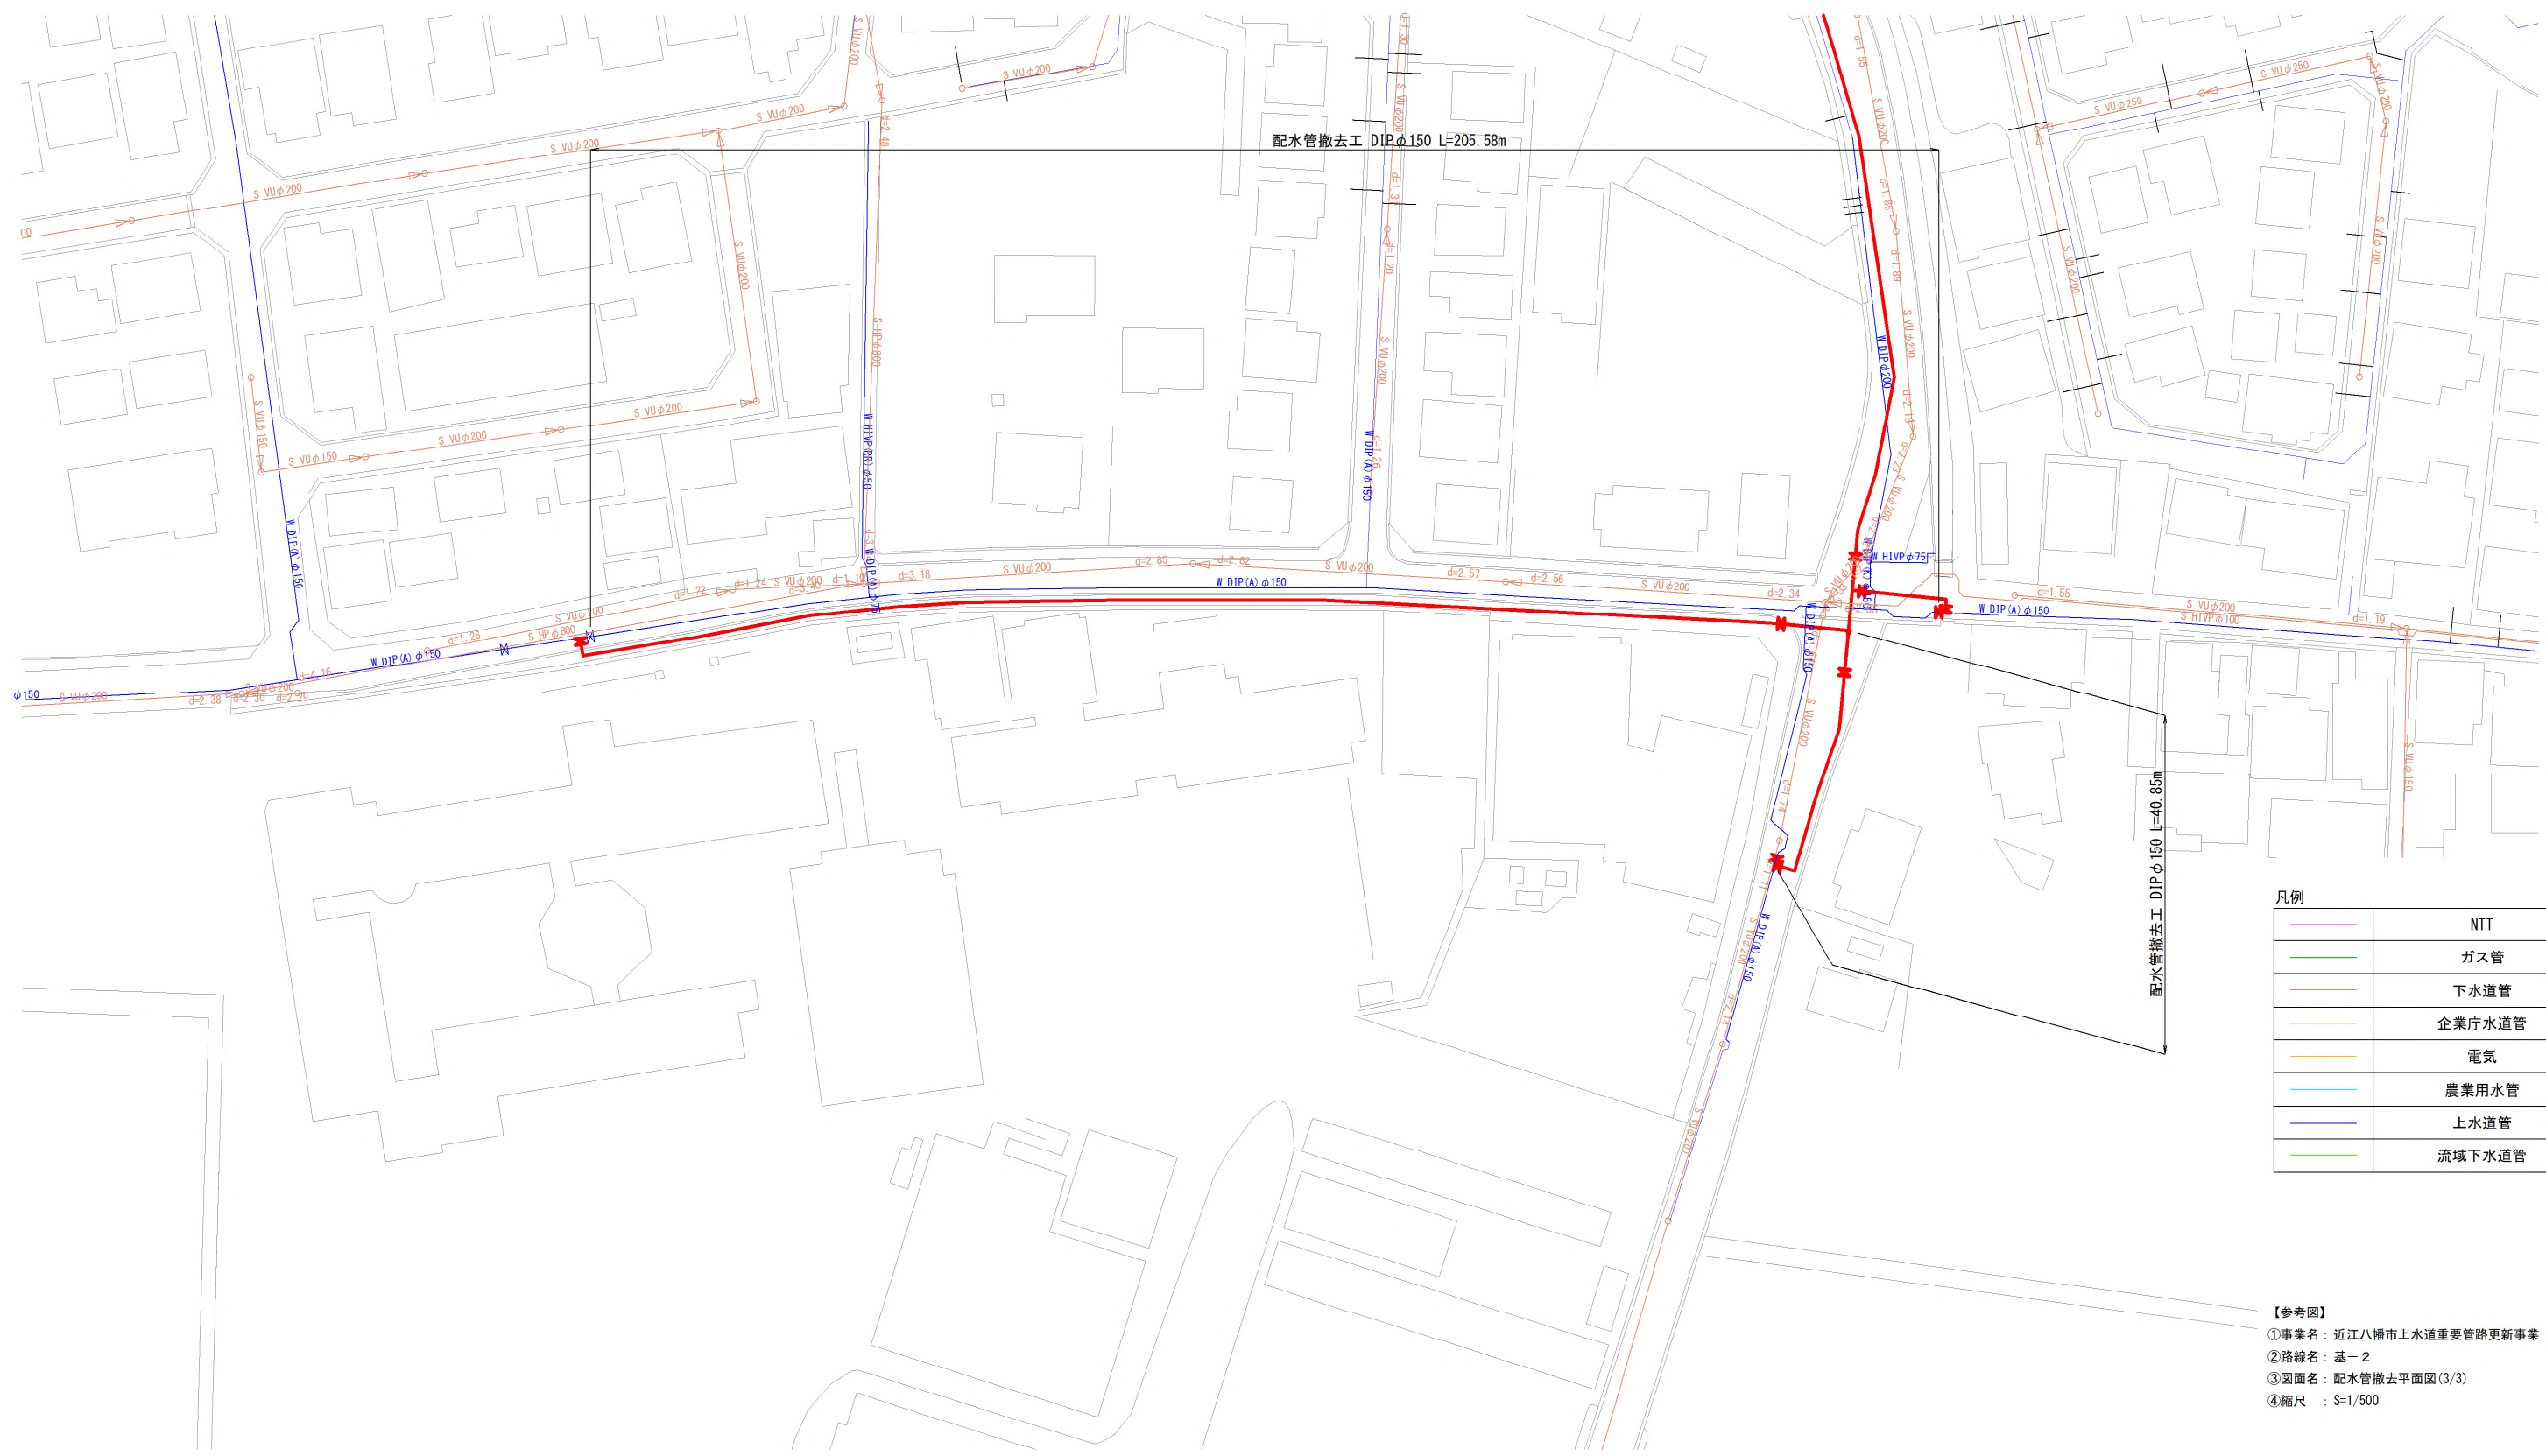


凡例

	NTT
	ガス管
	下水道管
	企業庁水道管
	電気
	農業用水管
	上水道管
	流域下水道管

【参考図】
①事業名：近江八幡市上水道重要管路更新事業（その1）
②路線名：基-2
③図面名：配水管撤去平面図(3/3)
④縮尺：S=1/500

配水管撤去土工標準断面図 S=1:20
(参考図)

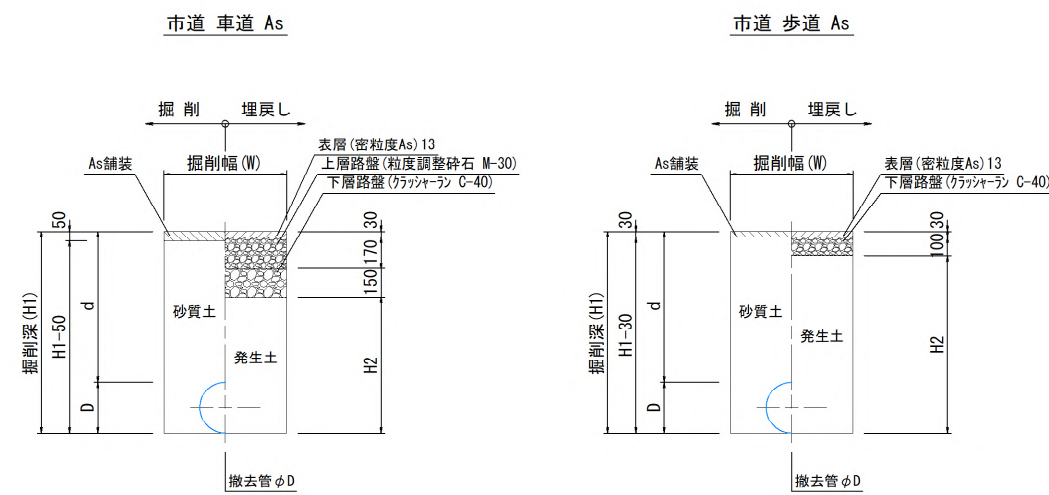

土工名	口径(D)	掘削幅(W)	d	H1	H2
撤去土工-1	φ 220	600	900	1120	770
撤去土工-2	φ 170	600	800	970	620

土工名	口径(D)	掘削幅(W)	d	H1	H2
撤去土工-3	φ 220	600	900	1120	990

【参考図】
①事業名：近江八幡市上水道重要管路更新事業（その1）
②路線名：基-2
③図面名：配水管撤去土工標準断面図
④縮尺：S=1/20

【資料 2】：調査業務の位置図

※図面は縮小版であり、縮尺値はA 1 サイズで印刷した場合のものである。

測量・地質調査位置図 S=1:5000

